




REGIONE AUTONOMA TRENINO-ALTO ADIGE
(D.P.R. 31 luglio 1978, n. 569)

NUOVO CATASTO EDILIZIO URBANO
(R. Decreto Legge 13 aprile 1939, n. 652)

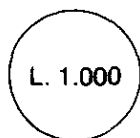

Mod. Am (C.E.U.)
N. d'ord. 1
N. fogli 1

Planimetria (*) dell'immobile situato nel Comune di TRENTO Via SANSEVERINO N. 101
allegata alla dichiarazione presentata all'Ufficio catasto di TRENTO Ufficio tavolare di TRENTO
C.C. TRENTO F.M. 54 P.Ed. 5280 Sub. / P.T. 336 P.M. /

Rilievo (*) in conformità allo stato reale

Compilato dal GEOM. ALBERTO CELVA
(Titolo, Nome e Cognome del Tecnico)
Iscritto all'Albo dei GEOMETRI della Prov. di TRENTO
Data 24.05.1993 Timbro e firma


SPAZIO RISERVATO ALL'UFFICIO CATASTO

Subalterni controllati in data

Il Tecnico Catastale



Mod. 97 n. 2203/93 P.C. imp. Cat. Cl.

ESTRATTO MAPPA
C.C. TRENTO
F.M. 54
Scala 1: 1000

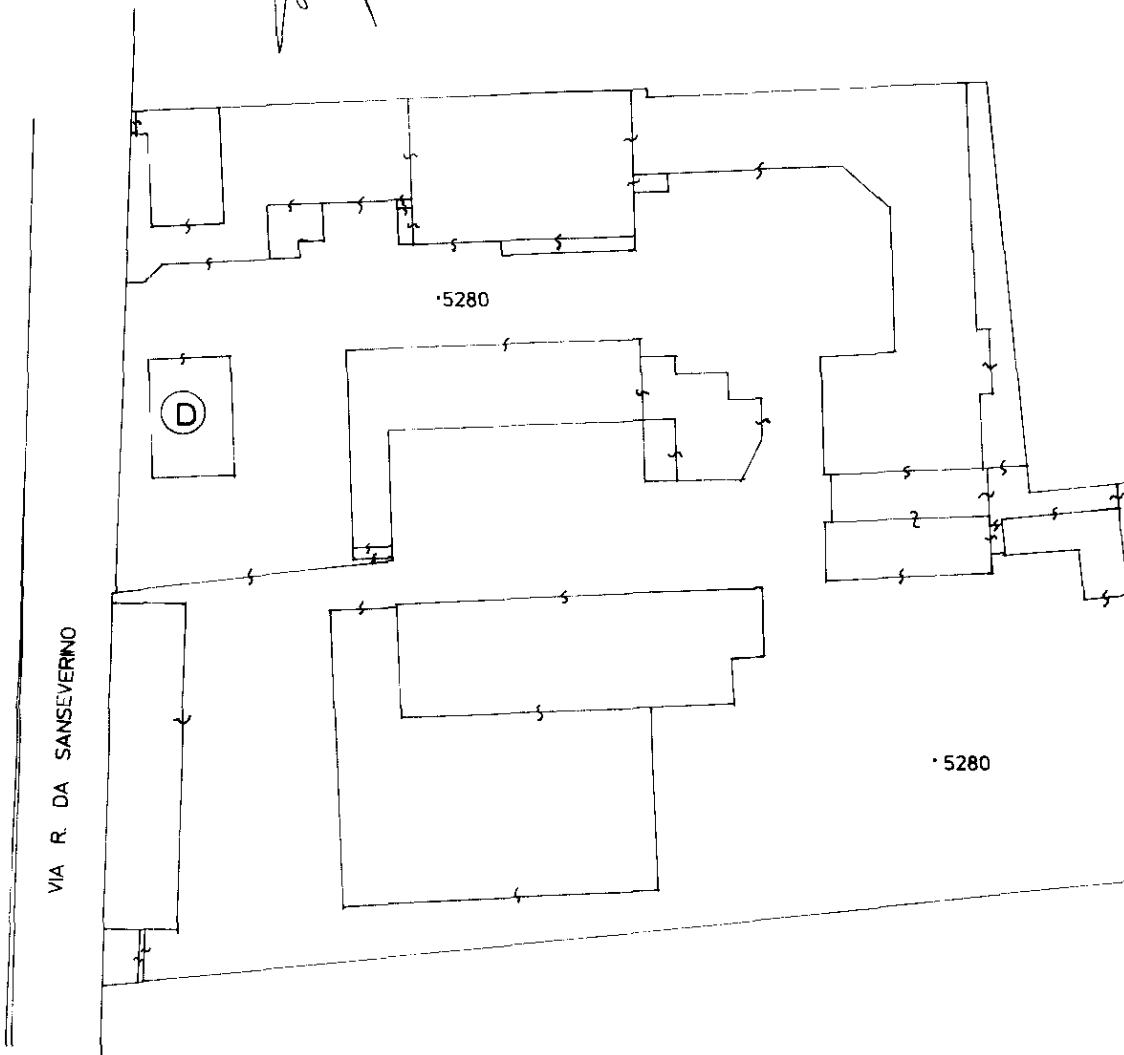

PIANTA PIANO TERRA
H= 3.40

PIANTA PRIMO PIANO
H= 3.13

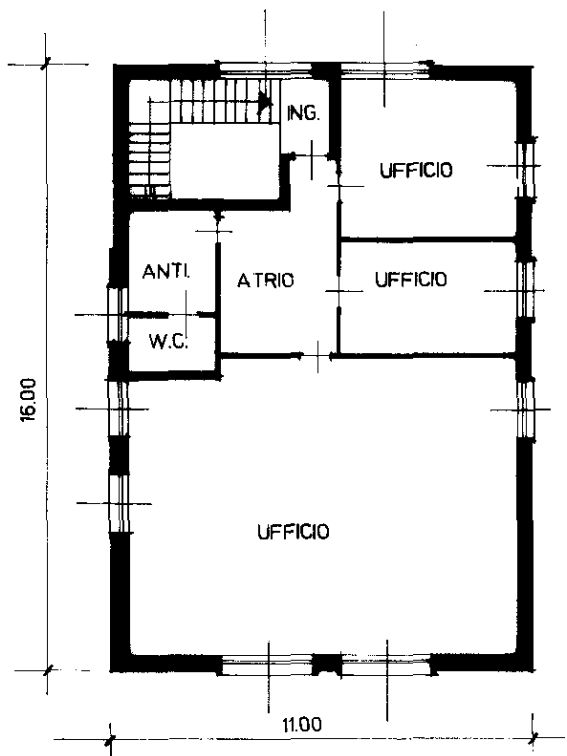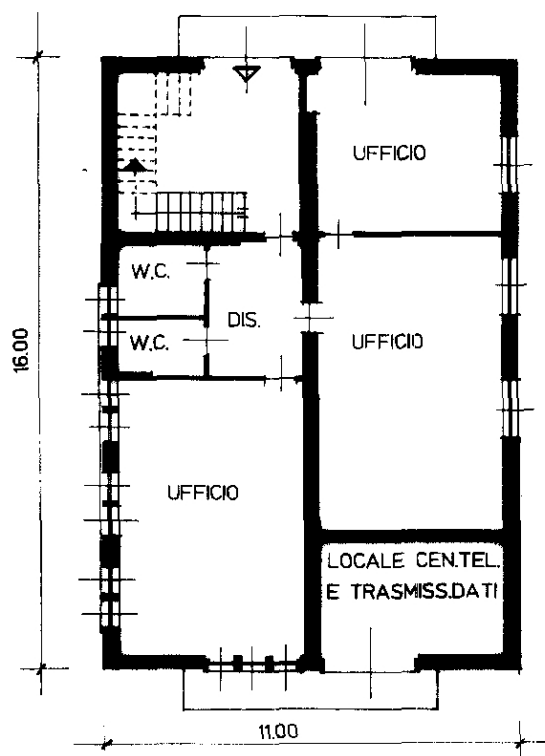

(*) Indicare le principali misure esterne



Ufficio del Catasto di Trento - Data rilascio: 16-10-2024 - Operatore: BTTRC_W - Totale schede: 13

C.C.: 406 - P. ed.: 5280 - Sub.:

Prot. 2203.000.1993 - Data pres.: 26-05-1993 - Formato: A3 (297 x 420) - Fatt. scala: 1:1




NUOVO CATASTO EDILIZIO URBANO

(R. DECRETO-LEGGE 13 APRILE 1939, N. 652)

Planimetria dell'immobile situato nel Comune di TRENTO Via Sanseverino N° 99-101Ditta Ente Nazionale per l'Energia Elettrica - ENEL - con sede in ROMAAllegata alla dichiarazione presentata all'Ufficio Tecnico Erariale di TRENTOC.C. TRENTO F.M. 54 Pod. 5280 sub. - P.M. - P.T. 336 scheda N° -

PLANIMETRIA 1:1000

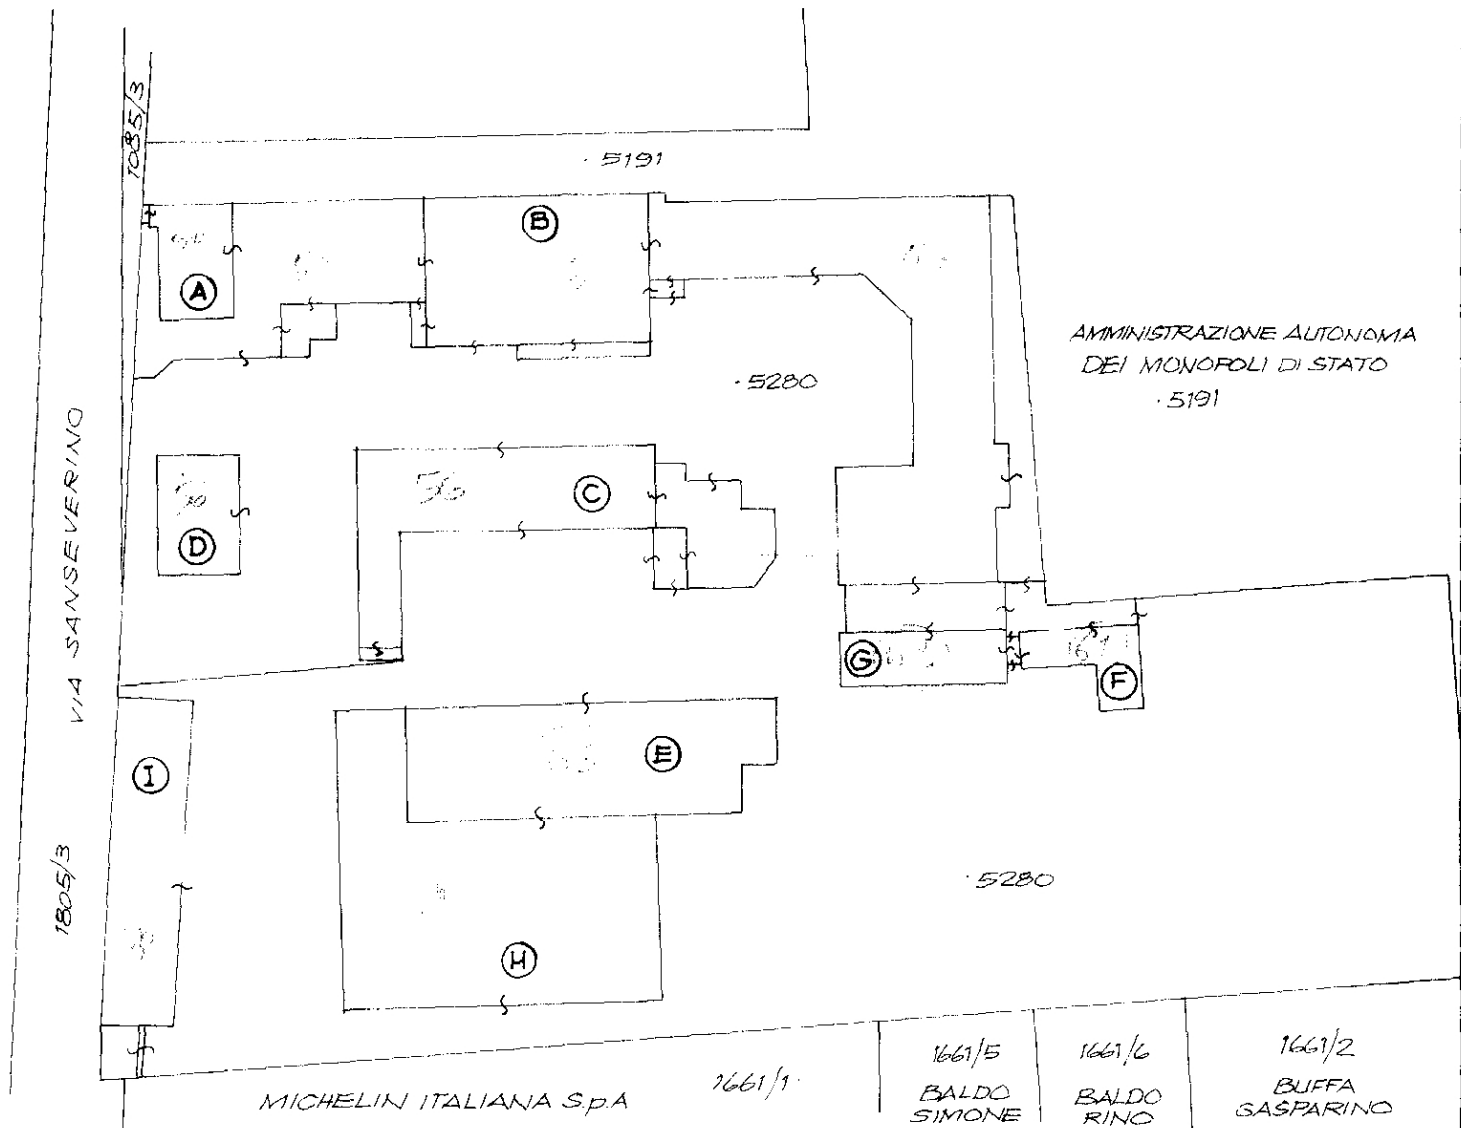


LEGENDA :

- (A) casa abitazione (P1°: destinazione ind.
P2°: sottotetto: alloggio)
(B) mensa - magazzini - autorimessa - uffici
(C) laboratorio misure - uffici
(D) cabina di trasformazione - uffici
(E) magazzino
(F) deposito - falegnameria
(G) uffici - magazzino
(H) autorimessa
(I) uffici e deposito

mq 150	mc 398
mq 2281	mc 14.649
mq 724	mc 4.128
mq 173	mc 1.725
mq 725	mc 5.711
mq 193	mc 630
mq 297	mc 1.436
mq 1183	mc 5.781
mq 432	mc 1.673

ORIENTAMENTO

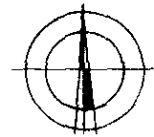

SCALA DI 1:500

SPAZIO RISERVATO PER LE ANNOTAZIONI D'UFFICIO

DATA

PROT. N°

37361

a

Compilata dal Dott. Arch.

(Titolo, nome e cognome del tecnico)

Mauro DEGIAMPIETROIscritto all'Albo degli architettidella Provincia di TRENTODATA 11 FEBBRAIO 1986Firma: ORDINE DEGLI ARCHITETTI
DELLA PROV. DI TRENTO
dott. arch. MAURO DEGIAMPIETRO
INSCRIZIONE ALBO N° 327



NUOVO CATASTO EDILIZIO URBANO

(R. DECRETO-LEGGE 13 APRILE 1939, N. 652)

Planimetria dell'immobile situato nel Comune di TRENTO Via Sanseverino n° 101
Ditta Ente Nazionale per l'Energia Elettrica - E.N.E.L. - con sede in ROMA
Allegata alla dichiarazione presentata all'Ufficio Tecnico Erariale di TRENTO
C.C. di TRENTO FM. 54 Ped. 5280 sub. 1 P.M. P.T. 336 scheda n°

PLANIMETRIA 1 = 1000

PIANO PRIMO CORPO C
h = m 3.18

ORIENTAMENTO

SCALA DI 1:500

ORDINE DEGLI ARCHITETTI
D. L. A. P. C. V. DI TRENTO
delegati per l'ufficio tecnico
INSCRIZIONE ALBO N° 327

SPAZIO RISERVATO PER LE ANNOTAZIONI D'UFFICIO

DATA
PROT. N°

34341
cc

Compilata dal l' architetto
(Titolo, nome e cognome del tecnico)
MAURO DECIAMPIETRO
Iscritto all' Albo degli architetti
della Provincia di TRENTO
DATA
Firma:



NUOVO CATASTO EDILIZIO URBANO

(R. DECRETO-LEGGE 13 APRILE 1939, N. 662)


Planimetria dell'immobile situato nel Comune di TRENTO Via Sanseverino n° 101

Ditta Ente Nazionale per l'Energia Elettrica - ENEL - con sede in ROMA


Allegata alla dichiarazione presentata all'Ufficio Tecnico Erariale di TRENTO

CC. di TRENTO F.M. 54 P.ed. 5280 sub. 7 P.M. P.T. 336 scheda n°



PLANIMETRIA 1 = 1000

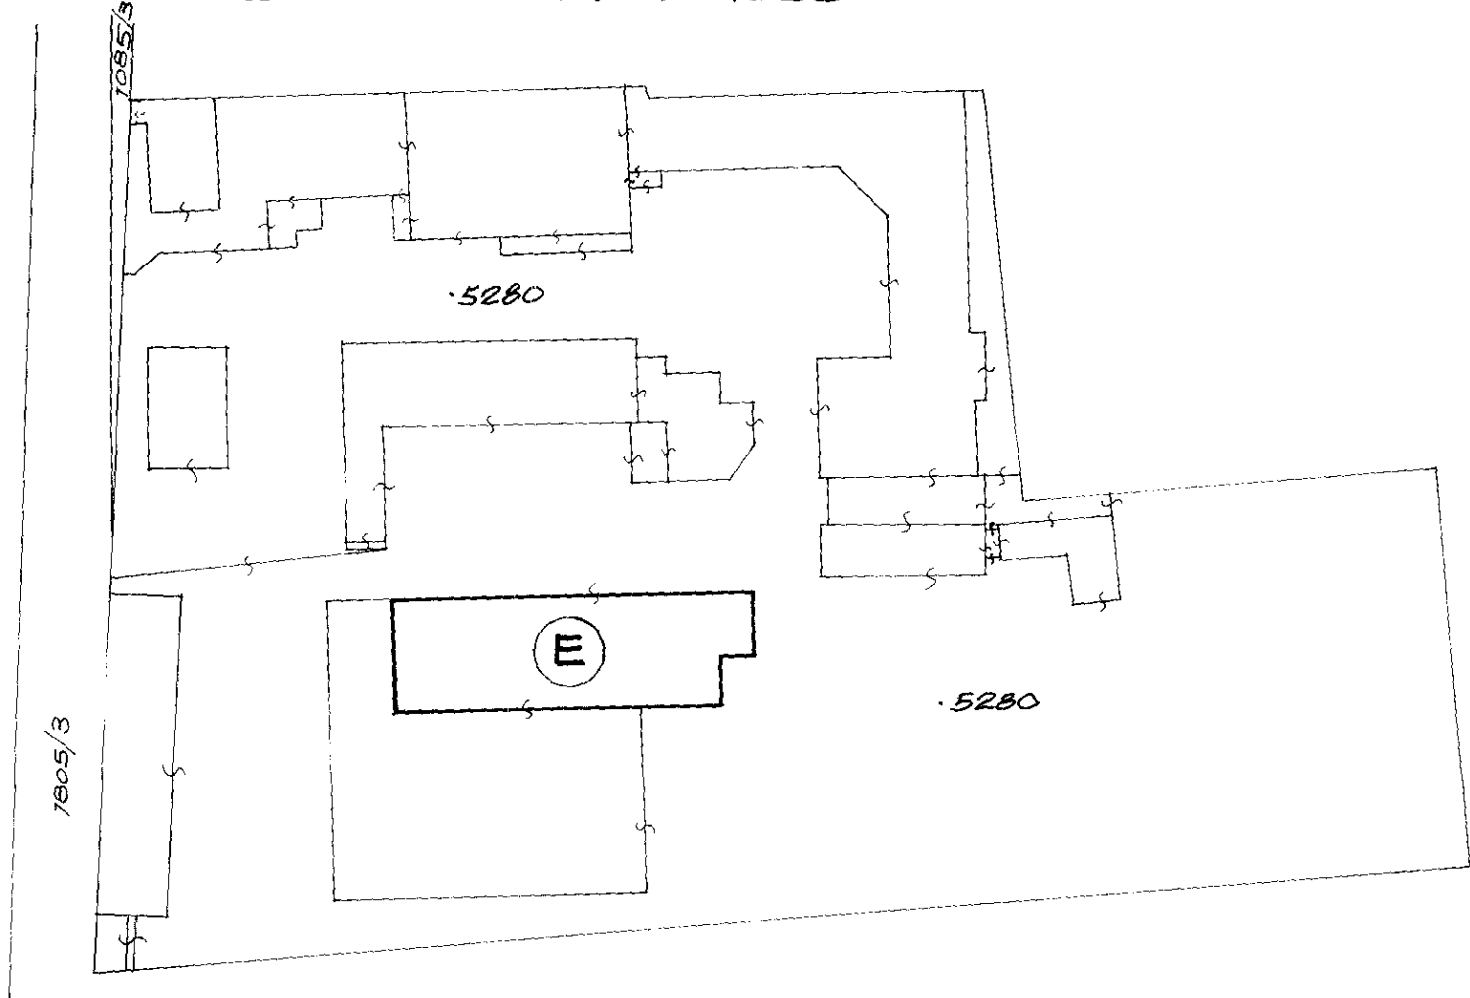


PIANO TERRA CORPO E

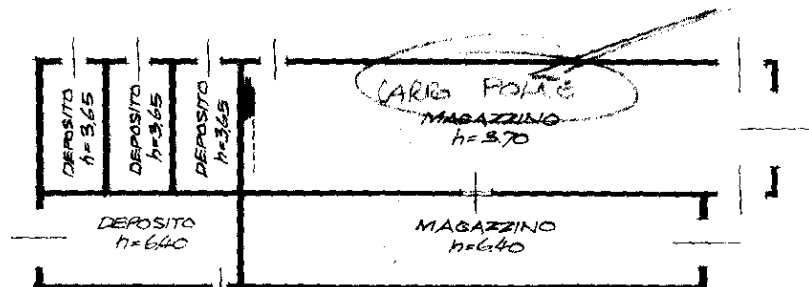

PIANO PRIMO

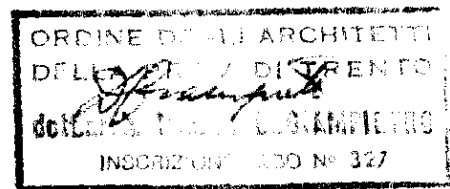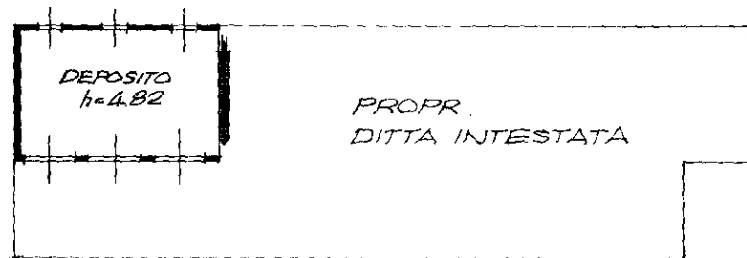

ORIENTAMENTO

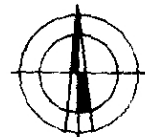

SCALA DI 1. 500

SPAZIO RISERVATO PER LE ANNOTAZIONI D'UFFICIO

DATA
PROT. N°

3734/06

Compilata dal Arch. [Signature]
(Titolo, nome e cognome del tecnico)

Iscritto all'Albo de [Signature]
della Provincia di [Signature]

DATA 12.05.1993

Firma: [Signature]



NUOVO CATASTO EDILIZIO URBANO

(R. DECRETO-LEGGE 13 APRILE 1939, N. 652)


Planimetria dell'immobile situato nel Comune di TRENTO Via Sanseverino n° 101

Ditta Ente Nazionale per l'Energia Elettrica - E.N.E.L. - con sede in ROMA



Allegata alla dichiarazione presentata all'Ufficio Tecnico Erariale di TRENTO

CC.di TRENTO F.M. 54 Fed. 5280 sub. X P.M. P.T. 336 scheda n°


PLANIMETRIA 1:1000

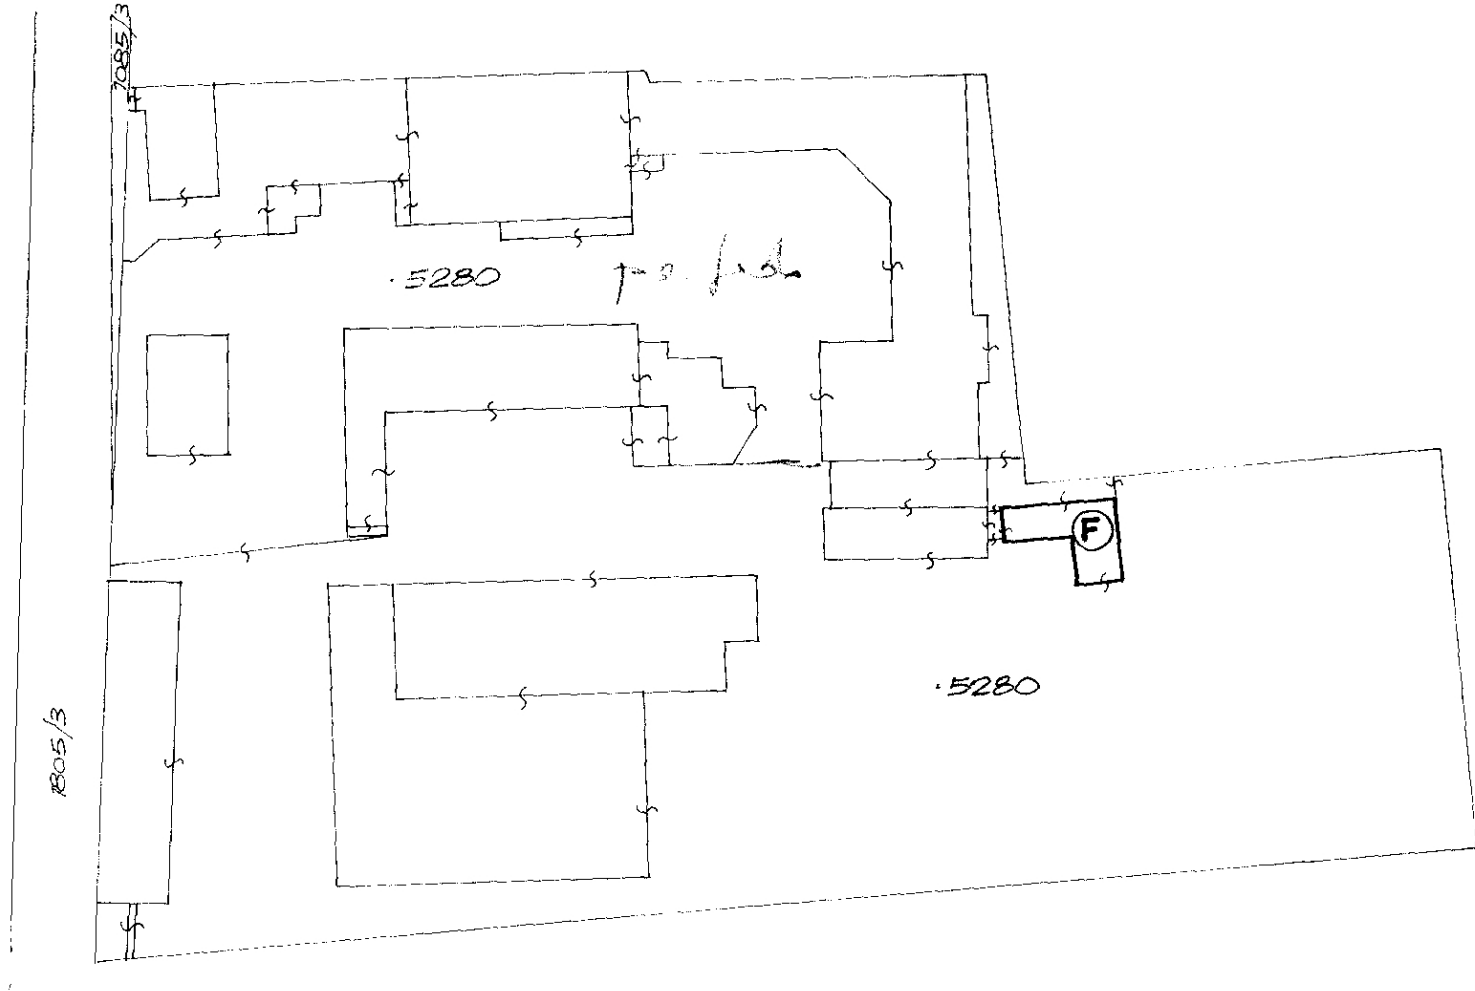

PIANO TERRA CORPO F

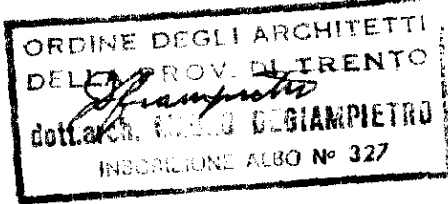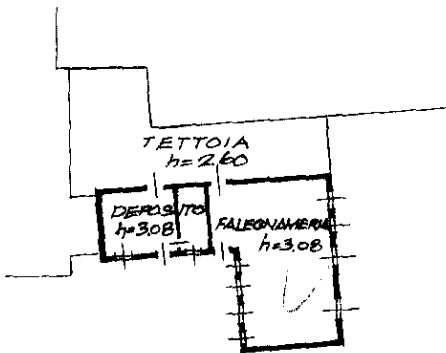

ORIENTAMENTO

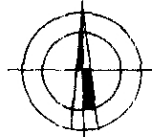

SCALA DI 1:500

SPAZIO RISERVATO PER LE ANNOTAZIONI D'UFFICIO

DATA

7 6 MAR 1998

PROT. N°

3134/06

Compilata dall'

(Titolo, nome e cognome del tecnico)

MAURO DEGIAMPIETRO

Iscritto all'Albo de

della Provincia di

DATA

Firma:



NUOVO CATASTO EDILIZIO URBANO

(R. DECRETO-LEGGE 13 APRILE 1939, N. 662)


Planimetria dell'immobile situato nel Comune di TRENTO Via Sanseverino n° 101

Ditta Ente Nazionale per l'Energia Elettrica - E.N.E.L. - con sede in ROMA



Allegata alla dichiarazione presentata all'Ufficio Tecnico Erariale di TRENTO

C.C. di TRENTO F.M. 54 P.ed. 5280 sub. X P.M. P.T. 336 scheda n°

PLANIMETRIA 1:1000

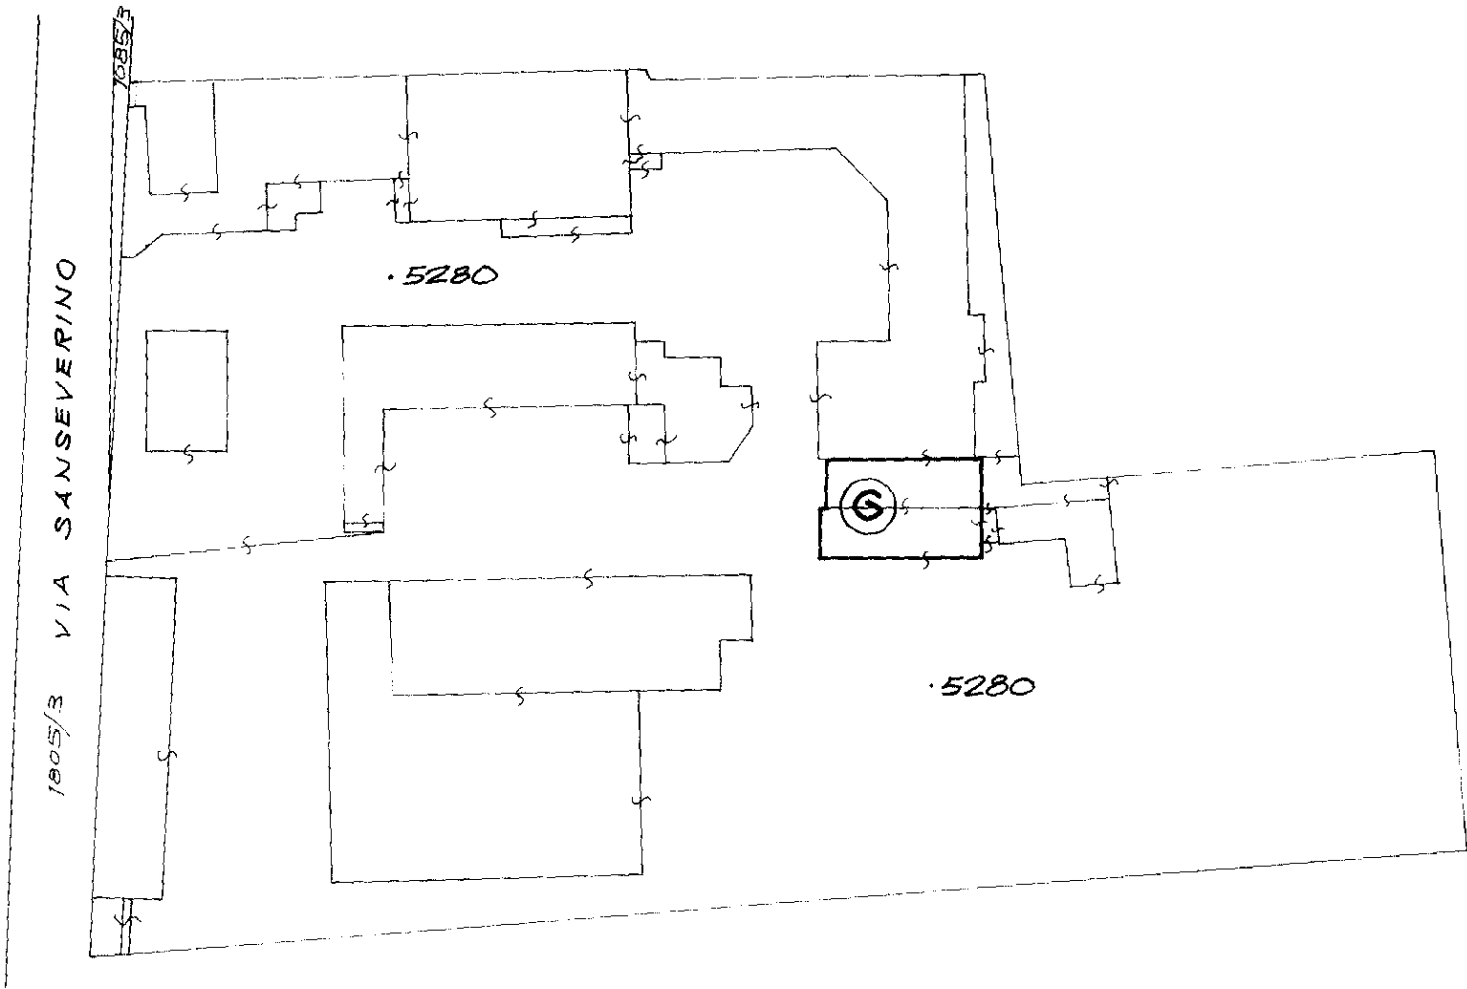

PIANO TERRA CORPO G

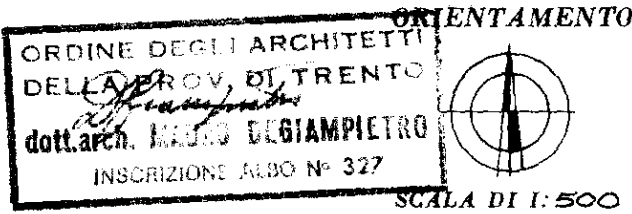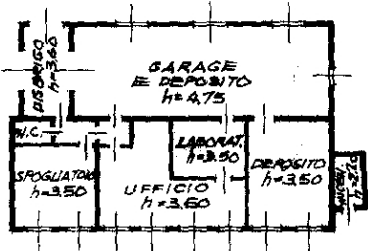

SPAZIO RISERVATO PER LE ANNOTAZIONI D'UFFICIO

DATA
PROT. N°

26 MAR 1986
3434
CG

Compilata dal ALDO DEGIAMPIETRO
(Titolo, nome e cognome del tecnico)
Iscritto all'Albo de ARCHITETTI
della Provincia di TRENTO
DATA 26 MAR 1986
Firma: _____



NUOVO CATASTO EDILIZIO URBANO


NEUES STÄDTISCHES GEBÄUDEKATASTER

(R. DECRETO-LEGGE 13 APRILE 1939, N. 652 - KGL. GESETZDEKRET VOM 13. APRIL 1939, NR. 652)

Lire
150

Planimetria dell'immobile situato nel Comune amministrativo di TRENTO Via Sanseverino N. 101
Grundriss der Gebäudeeinheit in der Verwaltungsgemeinde
Ditta Ente Nazionale per l'Energia Elettrica - ENEL - con sede in ROMA
Besitzer

Allegata alla dichiarazione presentata all'Ufficio Tecnico Erariale di TRENTO Scheda N. 336
Anlage zur Anmeldung beim Ärrarialtechnischen Amt
Comune catastale di TRENTO F. M. 54 P. ed. 5280 sub 1 P. M. 336
Katastralgemeinde Planbl.-Nr. Bp. Unter-Nr. M. A. F. Zl.

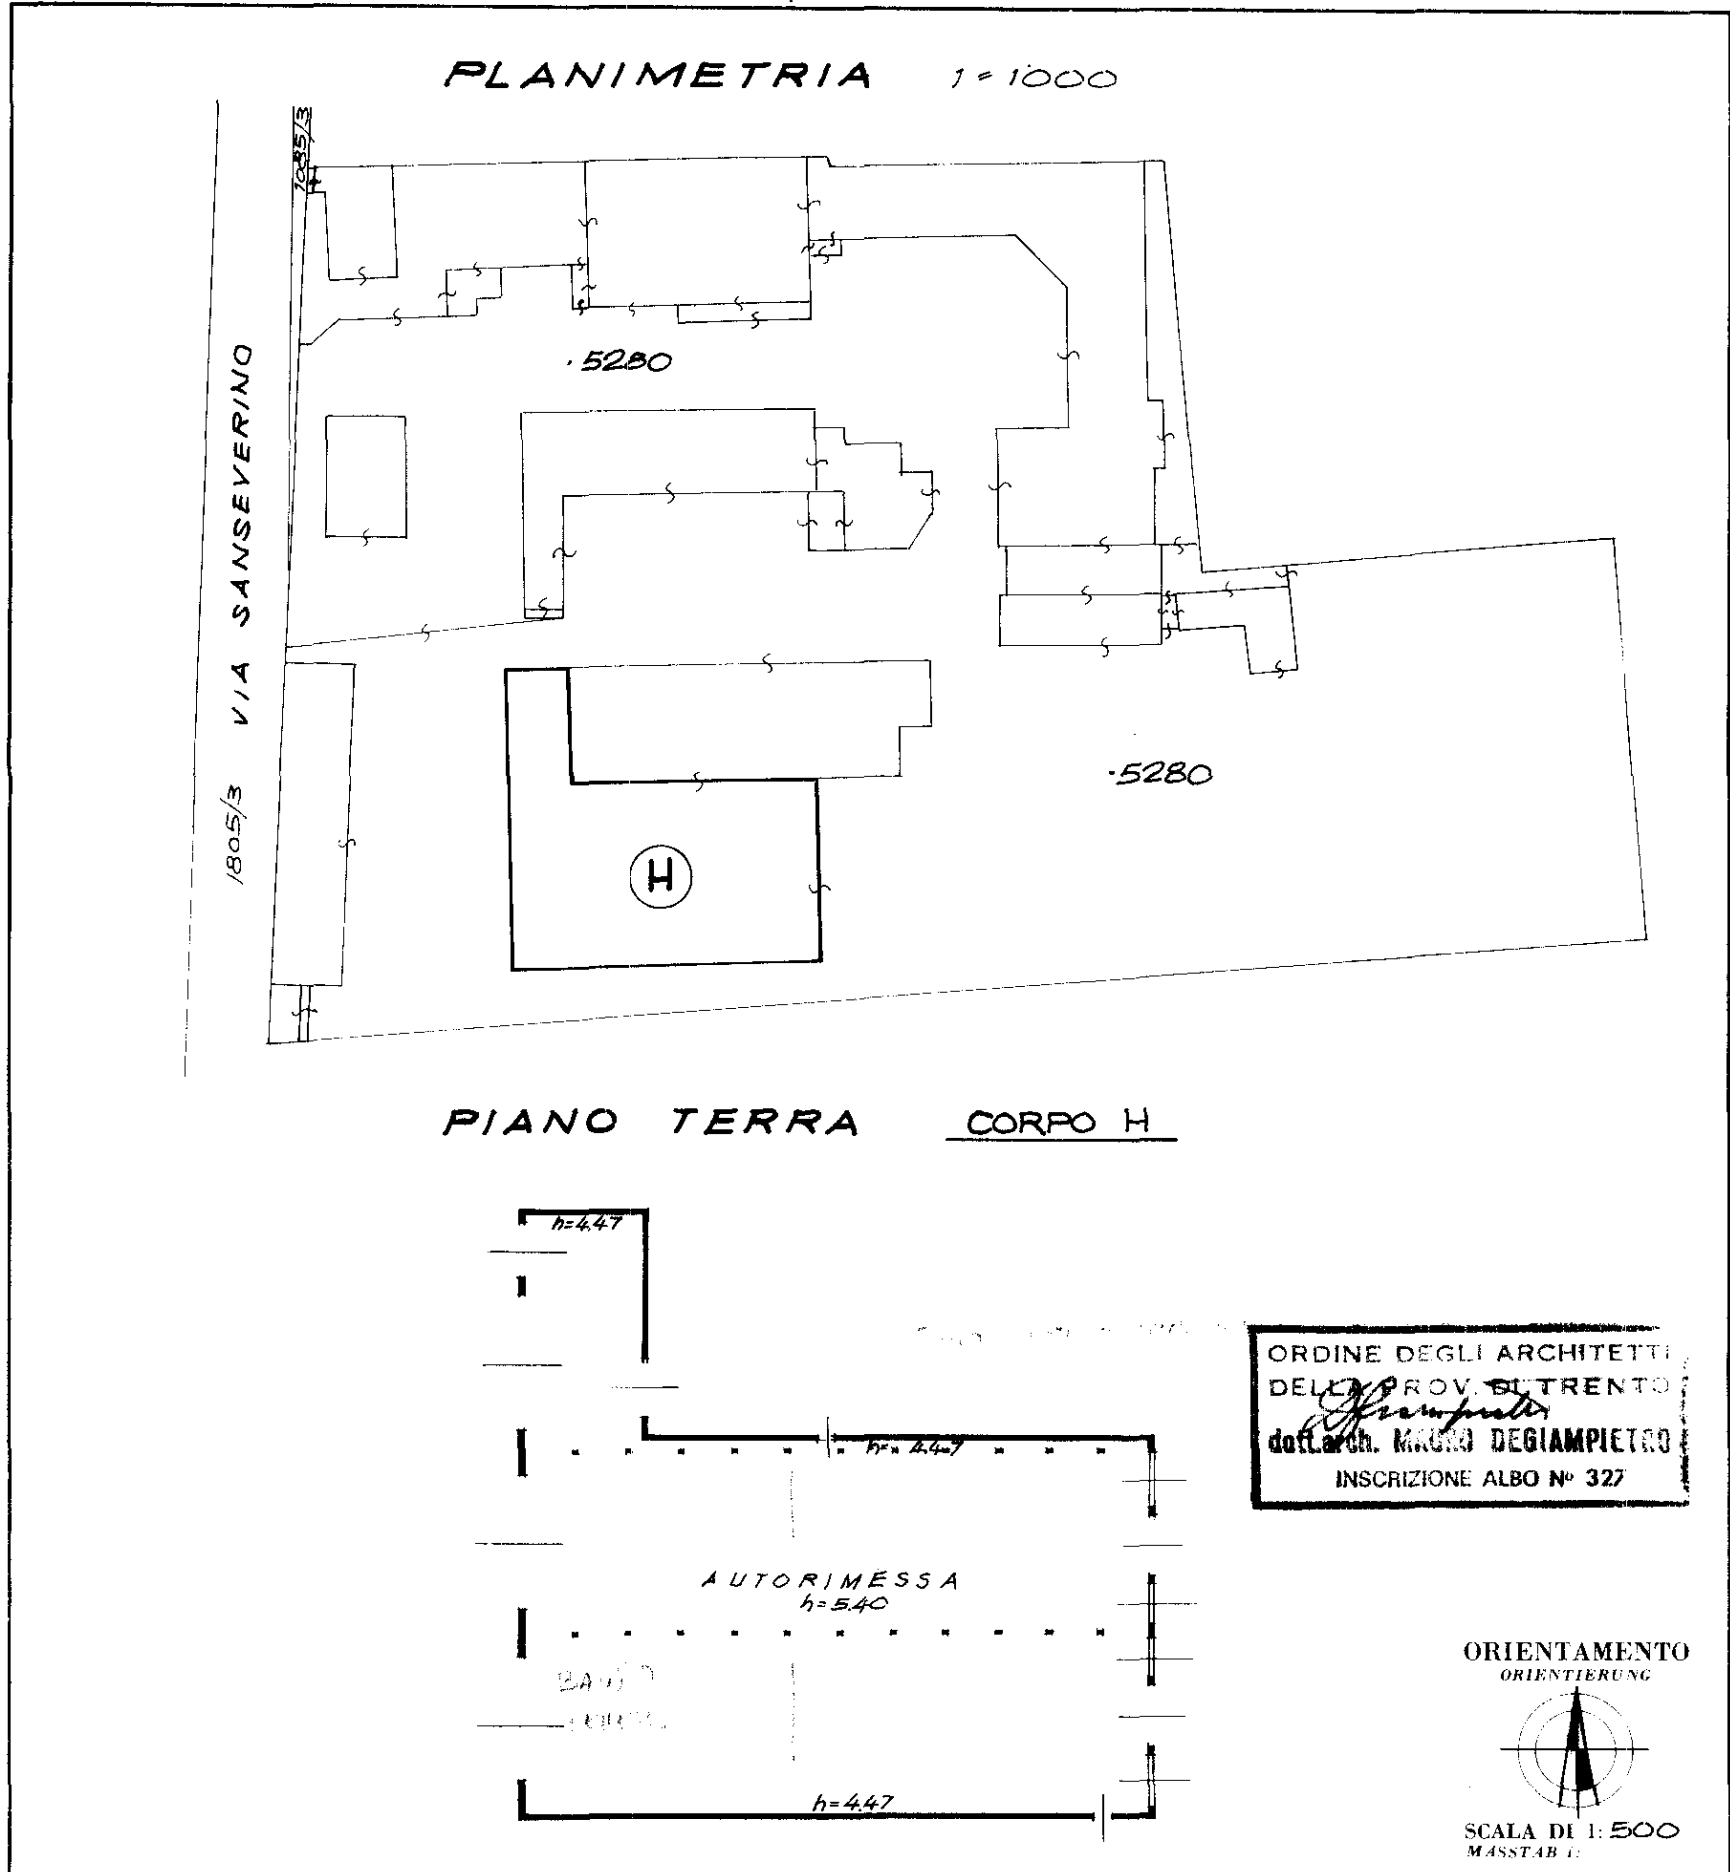

SPAZIO RISERVATO PER LE ANNOTAZIONI D'UFFICIO
PLATZ FÜR AMTLICHE VERMERKE

DATA
DATUM

PROT. N°
PROT. Nr.

3734
α

Compilata dal 1
Verfasst von (Titolo, nome e cognome del tecnico)
(Titel, Vor- und Familienname des Technikers)

Isritto all'Albo de 1
Eingetragen im Berufsalbum der
della Provincia di 1
der Provinz

DATA 1
Datum

Firma: 1
Unterschrift



NUOVO CATASTO EDILIZIO URBANO

NEUES STÄDTISCHES GEBÄUDEKATASTER

(R. DECRETO-LEGGE 13 APRILE 1939, N. 652 - KGL. GESETZDEKRET VOM 13. APRIL 1939, NR. 652)

Lire
150

Planimetria dell'immobile situato nel Comune amministrativo di TRENTO Via Sanseverino N. 101

Grundriss der Gebäudeeinheit in der Verwaltungsgemeinde

Ditta Ente Nazionale per l'Energia Elettrica - E.N.E.L. - con sede in ROMA

Besitzer

Allegata alla dichiarazione presentata all'Ufficio Tecnico Erariale di TRENTO

Scheda N.

Anlage zur Anmeldung beim Ärarialtechnischen Amt

Comune catastale di TRENTO

F. M. 54

P. ed. 5280

sub 1

P. M.

P. T.

336

Katastralgemeinde

Planbl.-Nr.

Bp.

Unter-Nr.

M. A.

E. Zl.

PLANIMETRIA 1:1000

PIANO TERRA **CORPO I**
h = m 3,90

ORDINE DEGLI ARCHITETTI
DELLA PROV. DI TRENTO
dott. arch. MAURO DEGIAMPIETRO
INSCRIZIONE ALBO N° 327

ORIENTAMENTO
ORIENTIERUNG

SCALA DI 1:500
MASSSTAB 1:

SPAZIO RISERVATO PER LE ANNOTAZIONI D'UFFICIO PLATZ FÜR AMTLICHE VERMERKE	
DATA DATUM	Compilata dal Verfasst von
PROT. N° PROT. N°	(Titolo, nome e cognome del tecnico) (Titel, Vor- und Familienname des Technikers)
	Iscritto all'Albo de Eingetragen im Berufsalbum der
	della Provincia di der Provinz
	DATA Datum
	Firma: Unterschrift



NUOVO CATASTO EDILIZIO URBANO

(R. DECRETO-LEGGE 13 APRILE 1939, N. 652)



Planimetria dell'immobile situato nel Comune di TRENTO Via Sanseverino n. 101

Ditta Ente Nazionale per l'Energia Elettrica - ENEL - con sede in ROMA


Allegata alla dichiarazione presentata all'Ufficio Tecnico Erariale di TRENTO

CC. di TRENTO FM. 54 Ped. 5280 sub. X PM. PT. 336 scheda n. 2

PIANO TERRA CORPO C

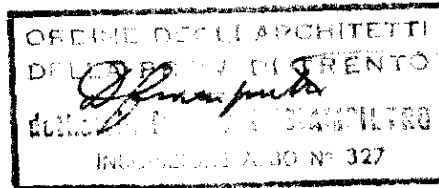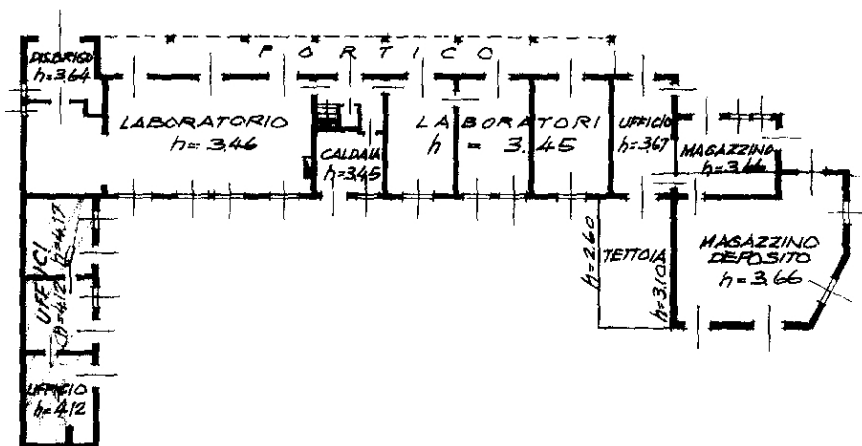

ORIENTAMENTO

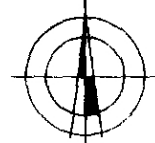

SCALA DI 1:500

SPAZIO RISERVATO PER LE ANNOTAZIONI D'UFFICIO

DATA

PROT. N°

37346

Compilata dall'architetto

(Titolo, nome e cognome del tecnico)

MAURO DEGIAMPIETRO

Iscritto all'Albo degli architetti

della Provincia di TRENTO

DATA 11/05/1993

Firma:



NUOVO CATASTO EDILIZIO URBANO

(R. DECRETO-LEGGE 13 APRILE 1939, N. 652)


Planimetria dell'immobile situato nel Comune di TRENTO Via Sanseverino, n° 101

Ditta Ente Nazionale per l'Energia Elettrica - ENEL - con sede in ROMA


Allegata alla dichiarazione presentata all'Ufficio Tecnico Erariale di TRENTO

C.C. di TRENTO F.M. 54 Pad. 5280 sub. X P.M. PT. 336 scheda n°

PLANIMETRIA 1:1000

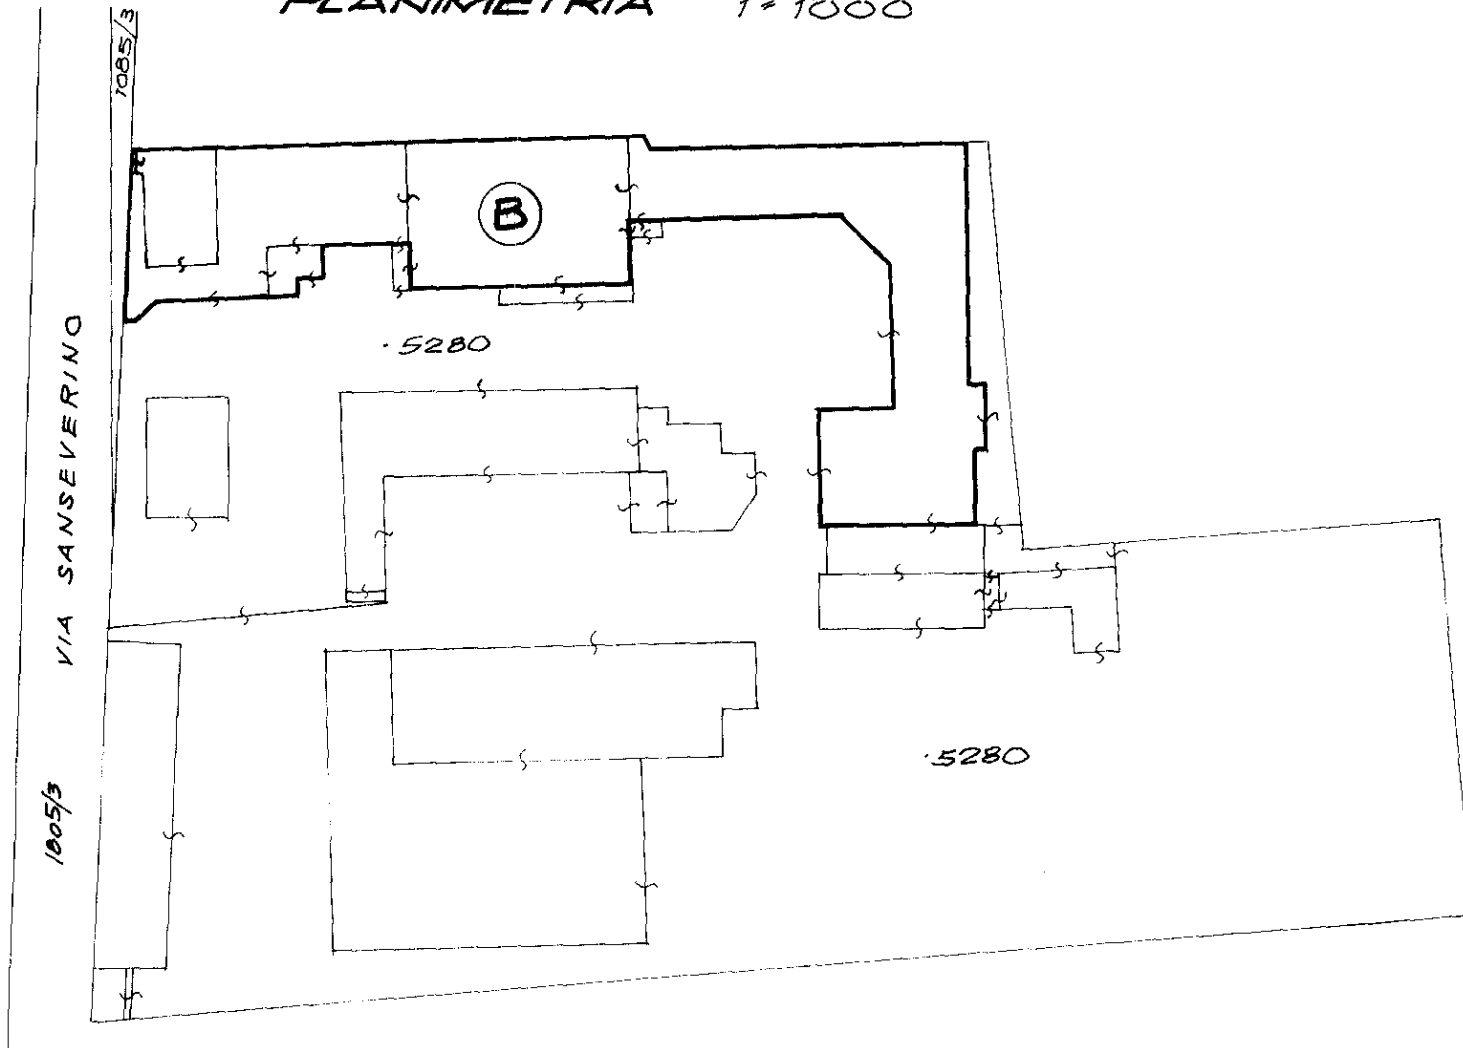

PIANO INTERRATO CORPO B

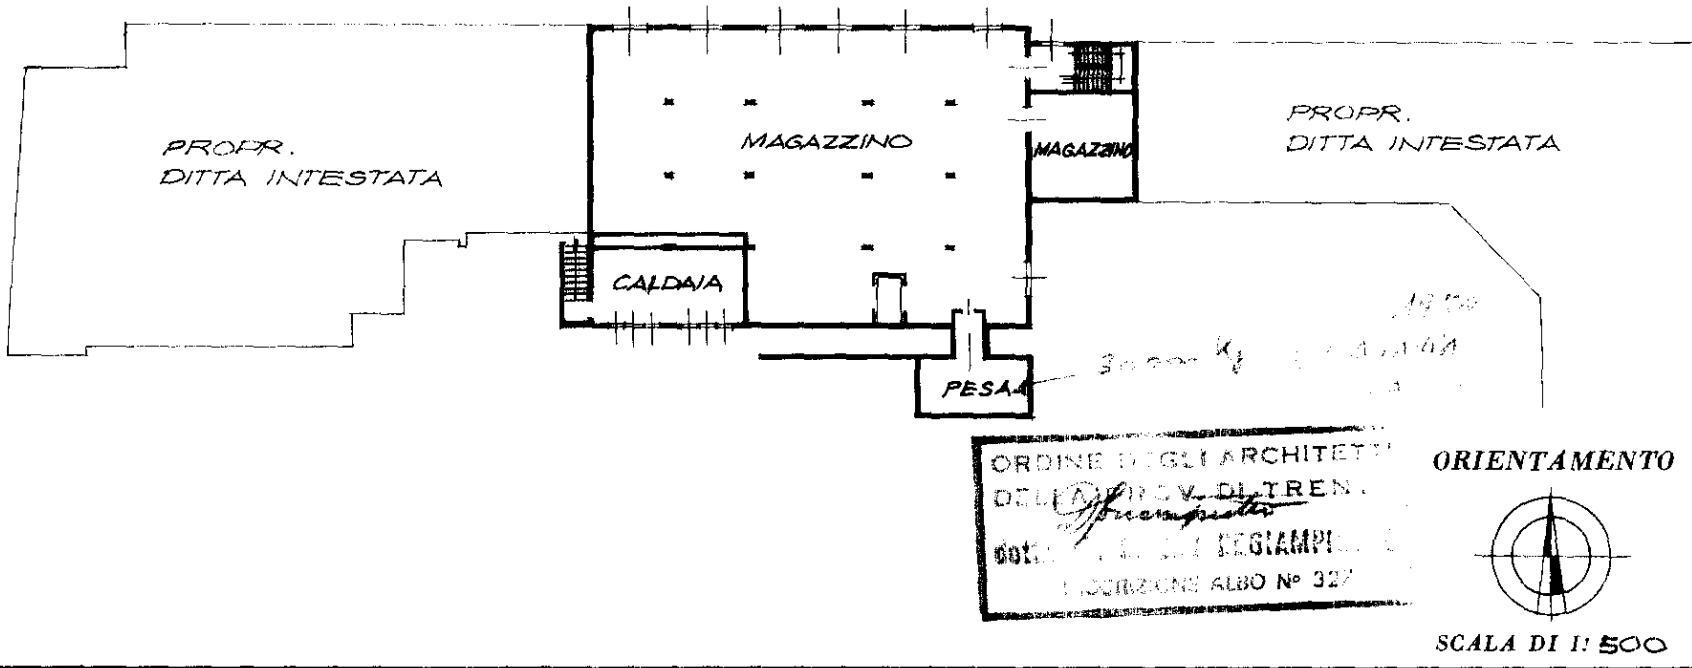

SPAZIO RISERVATO PER LE ANNOTAZIONI D'UFFICIO

DATA

PROT. N°

37361
OK

Compilata dal l' architetto

(Titolo, nome e cognome del tecnico)

MAURO REGIAMPICCO

Iscritto all'Albo degli architetti

della Provincia di TRENTO

DATA 11/10/2024

Firma:



NUOVO CATASTO EDILIZIO URBANO



(R. DECRETO-LEGGE 13 APRILE 1939, N. 652)

Planimetria dell'immobile situato nel Comune di TRENTO Via Sanseverino n. 99
Ditta Ente Nazionale per l'Energia Elettrica - ENEL - con sede in ROMA
Allegata alla dichiarazione presentata all'Ufficio Tecnico Erariale di TRENTO
CC. di TRENTO FM. 54 Ped. 5280 sub. 2 PM. P.T. 336 scheda n.

CORPO A


PIANO SECONDO $h = m 2.83$

PIANO SOTTOTETTO

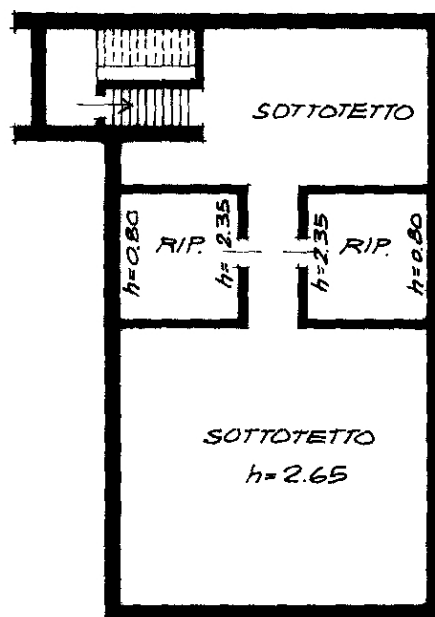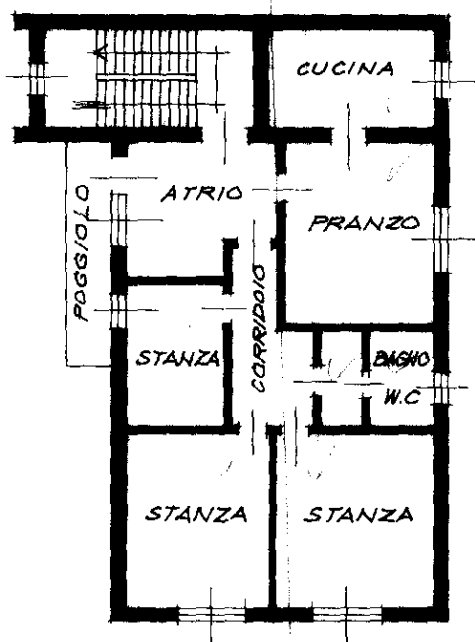

ORDINE DEGLI ARCHITETTI
DELLA PROV. DI TRENTO
dott. arch. MAURO DEGIAMPIETRO
INSCRIZIONE ALBO N° 327

ORIENTAMENTO

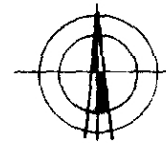

SCALA DI 1:200

SPAZIO RISERVATO PER LE ANNOTAZIONI D'UFFICIO

DATA
PROT. N°

3735/
CG

Compilata dal l'architetto MAURO DEGIAMPIETRO
(Titolo, nome e cognome del tecnico)
Iscritto all'Albo degli architetti
della Provincia di TRENTO
DATA 11/10/1993
Firma:

Live
200

MINISTERO DELLE FINANZE
DIREZIONE GENERALE DEL CATASTO E DEI SERVIZI TECNICI ERARIALI

NUOVO CATASTO EDILIZIO URBANO

U. S. DEPT. OF JUSTICE


Planimetria dell'immobile situato nel Comune di TRENTO Via Sanseverino, n° 101

Dittm Ente Nazionale per l'Energia Elettrica - ENEL - con sede in ROMA


Allegata alla dichiarazione presentata all'Ufficio Tecnico Erariale di

CC.di TRENTO FM. 54 Red. 5280 sub. P.M. PT. 336 scheda n°

PIANO TERRA CORPO B

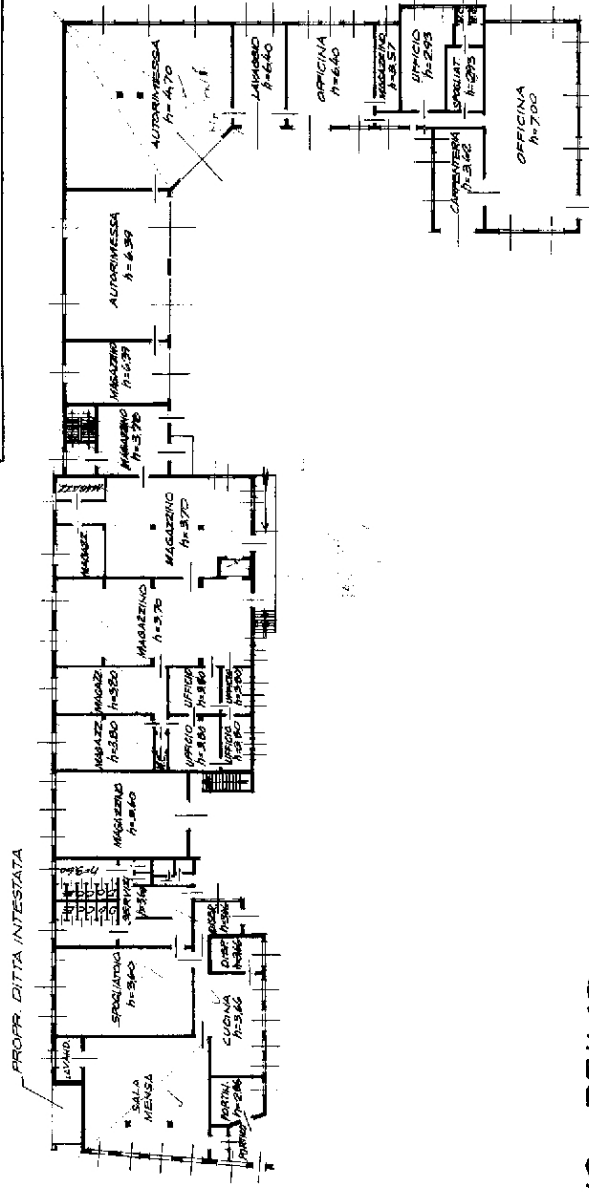

PIANO PRIMO

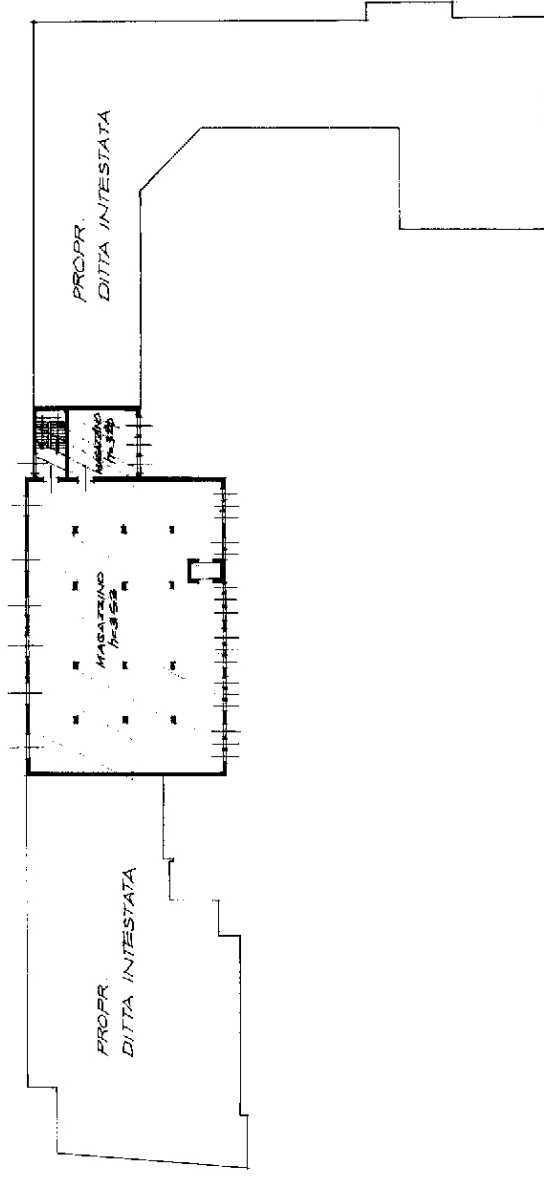

ORDINE REGIONALE ARCHITETTI
DEL PROV. DI TRENTO
Dr. Giuseppe
dott. arch. ing. e geom. PIETRO
INSCRIZIONE ALBO N° 327

SCALE 1: 500

SPAZIO RISERVATO PER LE ANNOTAZIONI D'UFFICIO

Compilata dal:
(Titolo, nome e cognome del tecnico)

Ferritto, M^{re} Alba da

NOTICE TO THE PUBLIC

della Provincia di

1. 2. 3. 840. 84

11

PL 117

PRCT 7

3734100



MODULO G
E. 1/9. 10/9. 498

MINISTERO DELLE FINANZE
DIREZIONE GENERALE DEL CATASTO E DEI SERVIZI TECNICI ERARIALI

Lire
200

NUOVO CATASTO EDILIZIO URBANO

TR. DECRETO LEGGE 18 APRILE 1981, N. 682

Planimetria dell'immobile situato nel Comune di TRENTO Via Sanseverino n. 99


Ditta Ente Nazionale per l'Energia Elettrica - E.N.E.L. - con sede in ROMA

Allegata alla dichiarazione presentata all'Ufficio Tecnico Erariale di


CC. di TRENTO FM. 54 Ped. 5280 sub. 17 PM. RT. 336 scheda n. 2

PIANO PRIMO CORPO A

h = m 2.83

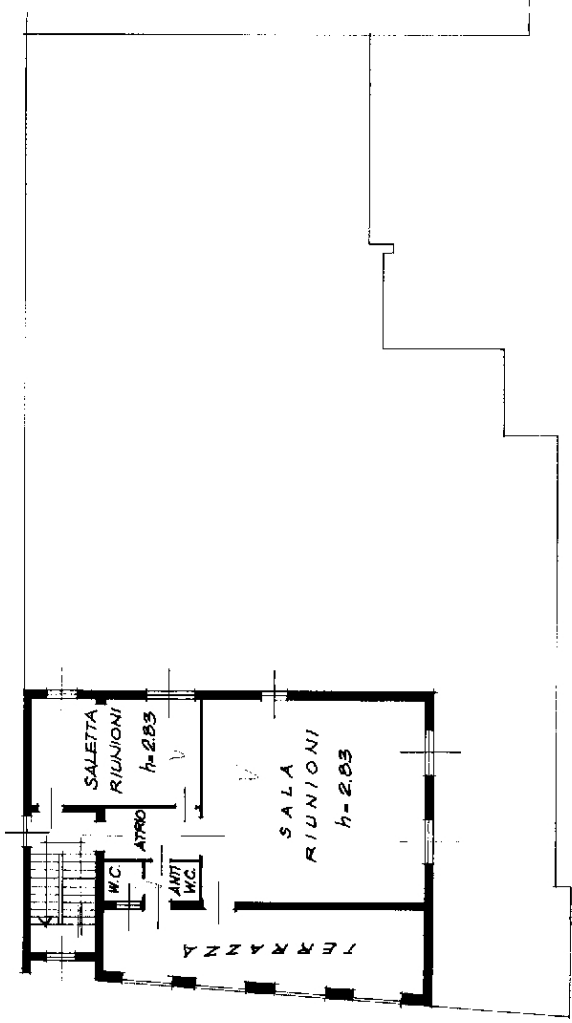

PLANIMETRIA 1:1000

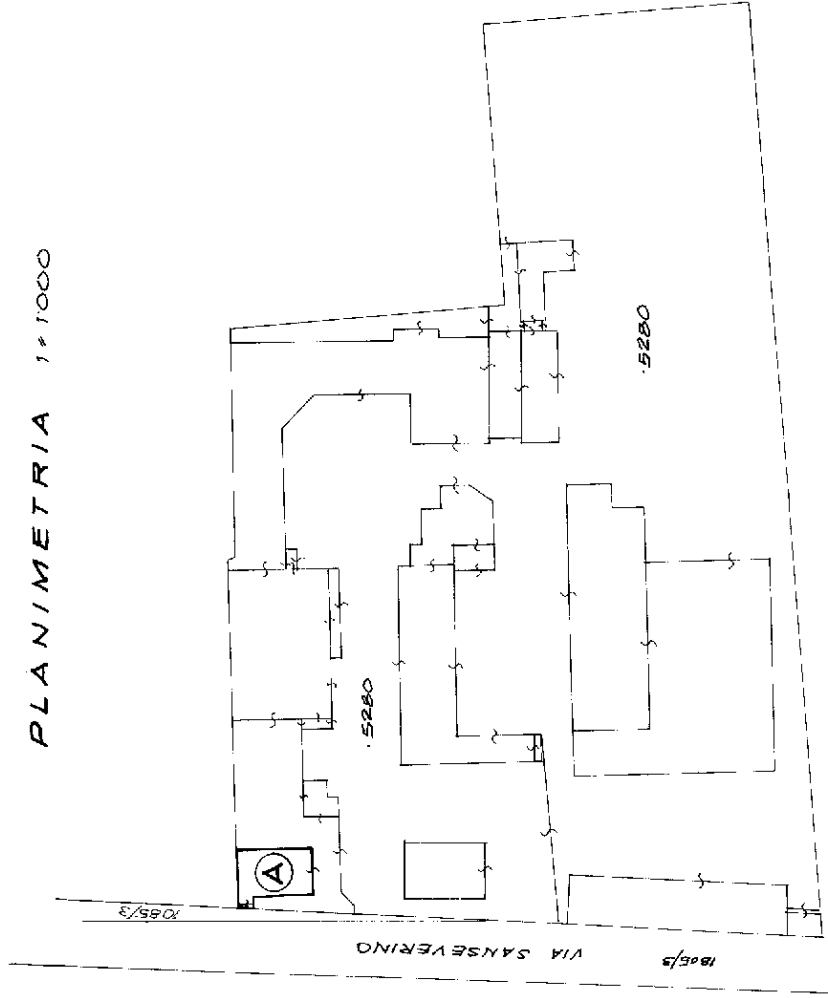

ORDINE DEGLI ARCHITETTI ORIENTAMENTO
DELLA PROV. DI TRENTO
della C.A.A. di Trento
INGEGNERE ALBO N. 327



SCALA DI 1:

SPAZIO RISERVATO PER LE ANNOTAZIONI D'UFFICIO

DATA
PROT. N.

3734/86

Compilata dal: (Firma, nome e cognome dell'autore)

15.03.1993

Iscritto all'Albo dei Periti e Geometri

della Provincia di Trento

DATA DI NASCITA: 1938

Firma: